

АО "ГИДРОПРОЕКТ"

ООО "U SUV ALAN"

Строительство Пскемской ГЭС на р. Пскем в
Бостанлыкском районе Ташкентской области.
Вариант с плотиной из укатанного бетона


ДОКУМЕНТ ОЦЕНКИ ПРОЕКТА (ДОП)

Бетонная плотина RCC

Поверхностный водосброс
и отводящий канал

1921-11-406-Д

Ташкент, апрель 2025 год

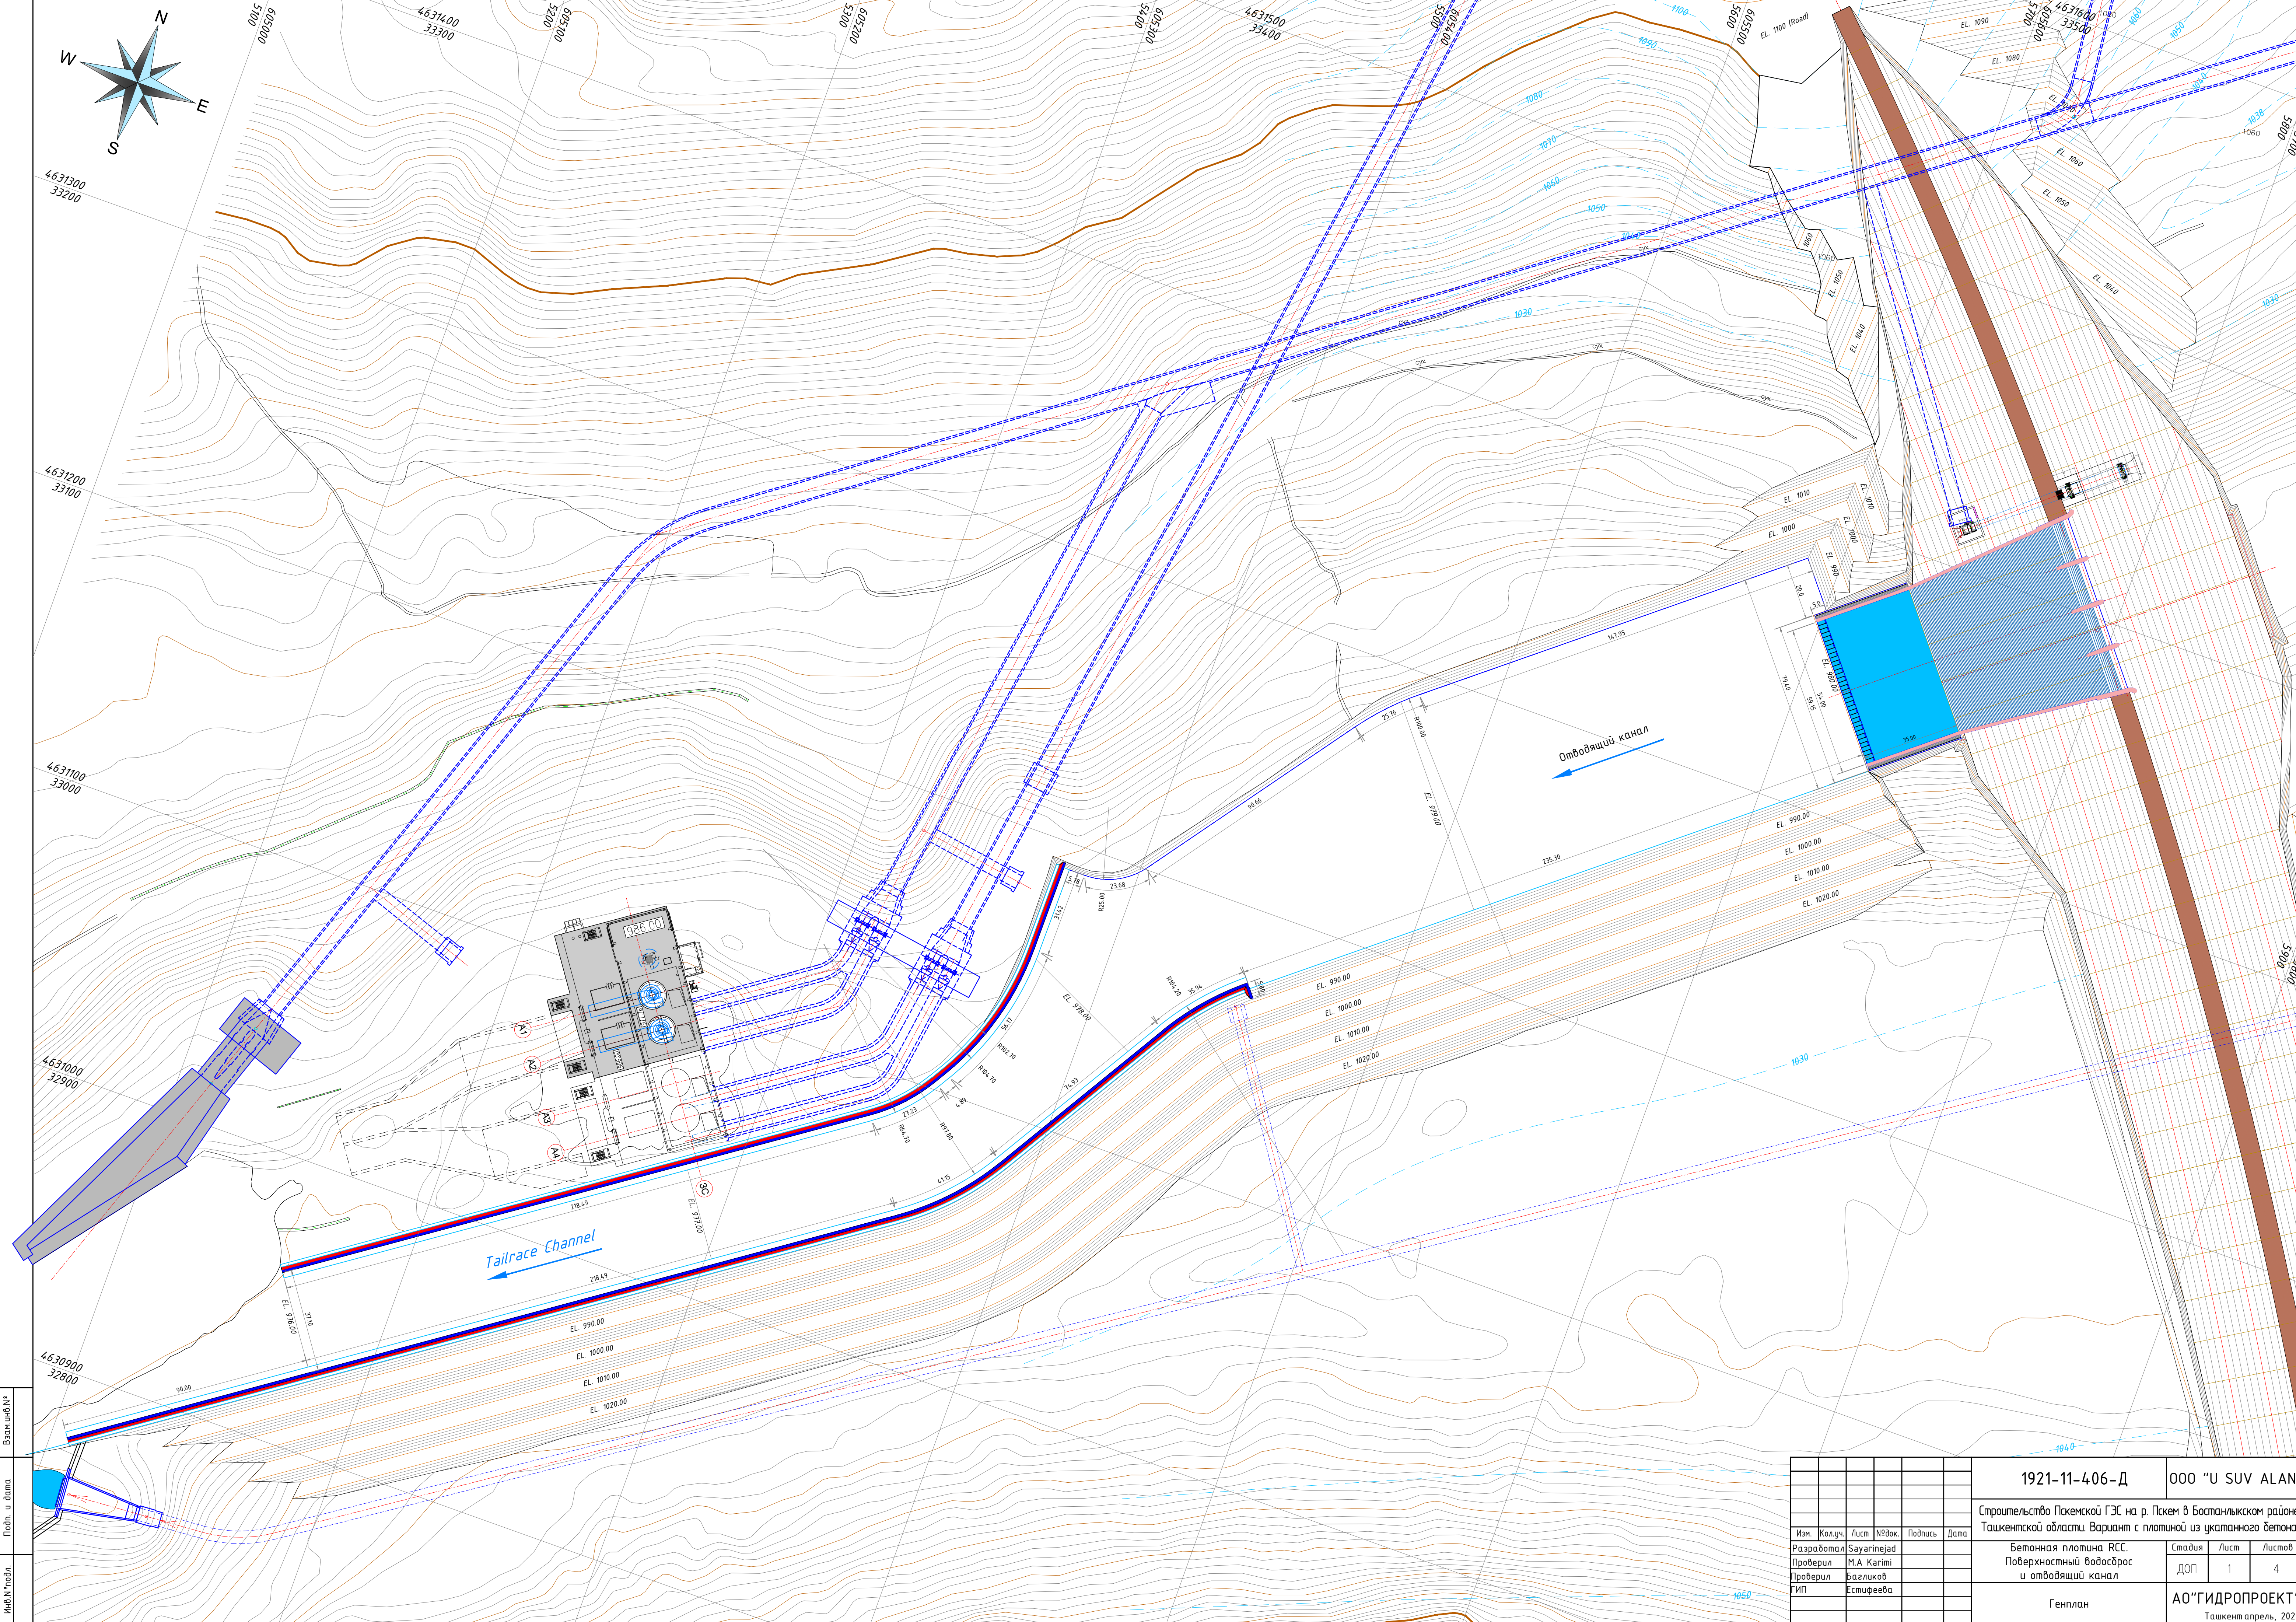


Вариант № 1
Подп. и дата
Имя Н. Подп.

										1921-11-406-Д	000 "U SUV ALAN"			
										Строительство Пскемской ГЭС на р. Пскем в Бостанлыкском районе Ташкентской области. Вариант с плотиной из укатанного бетона				
Изм.	Кол.ч.	Лист	№ док.	Подпись	Дата						Бетонная плотина РСС. Поверхностный водосброс и отводящий канал	Стадия	Лист	Листов
Разработал			Sayarnejad											
Проверил			M.A Karimi									ДОП	1	4
Проверил			Багликов											
ГИП			Естифеева											
											Генплан	АО "ГИДРОПРОЕКТ"		
												Ташкент апрель, 202		

Поверхностный водосброс. Поперечное сечение

Масштаб 1:500


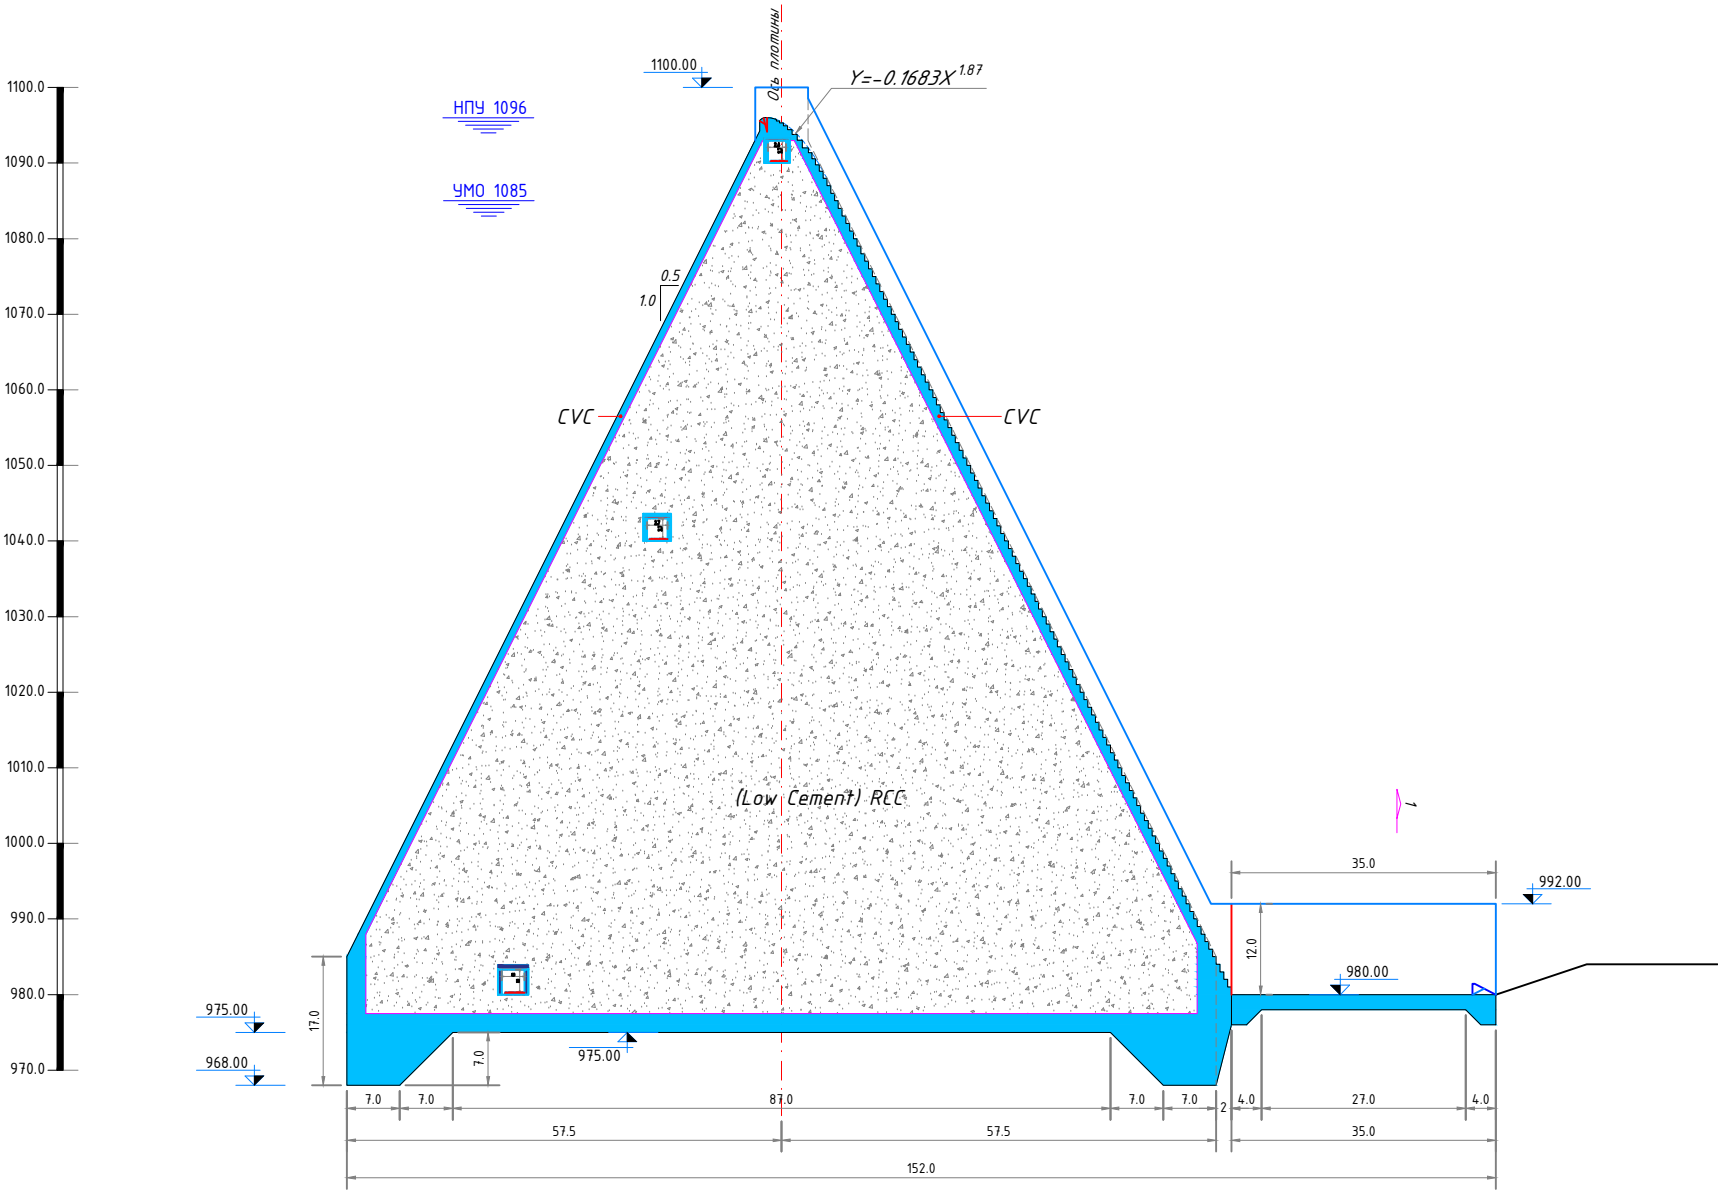


Пирс поверхностного водосброса. План

Масштаб 1:100


Ступенчатый поверхностный водосброс. План

Масштаб 1:500

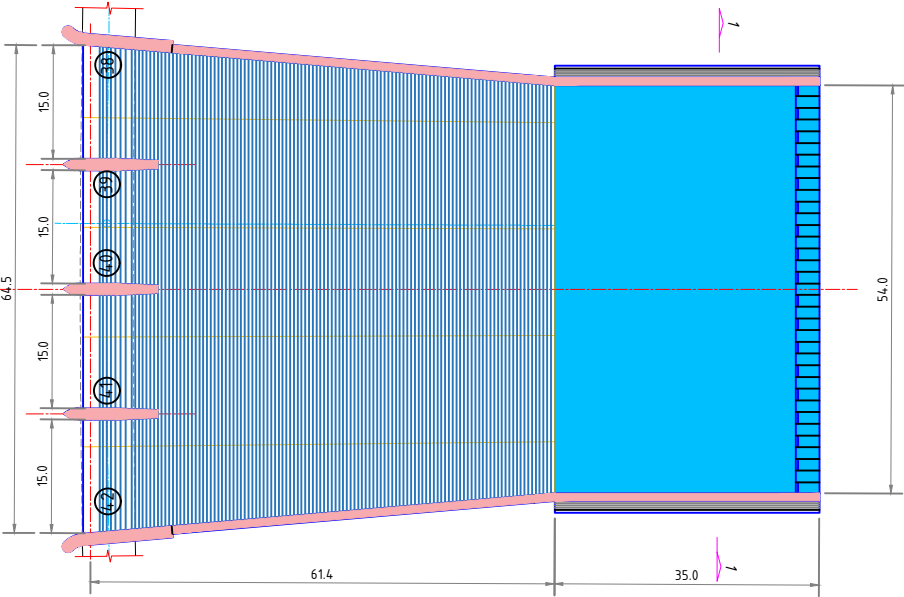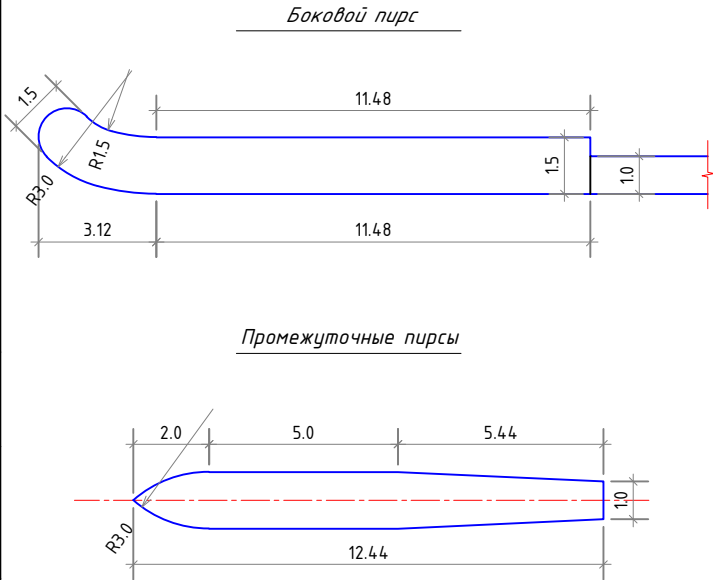


Поверхностный водосброс со ступенчатым переливом

Масштаб 1:50

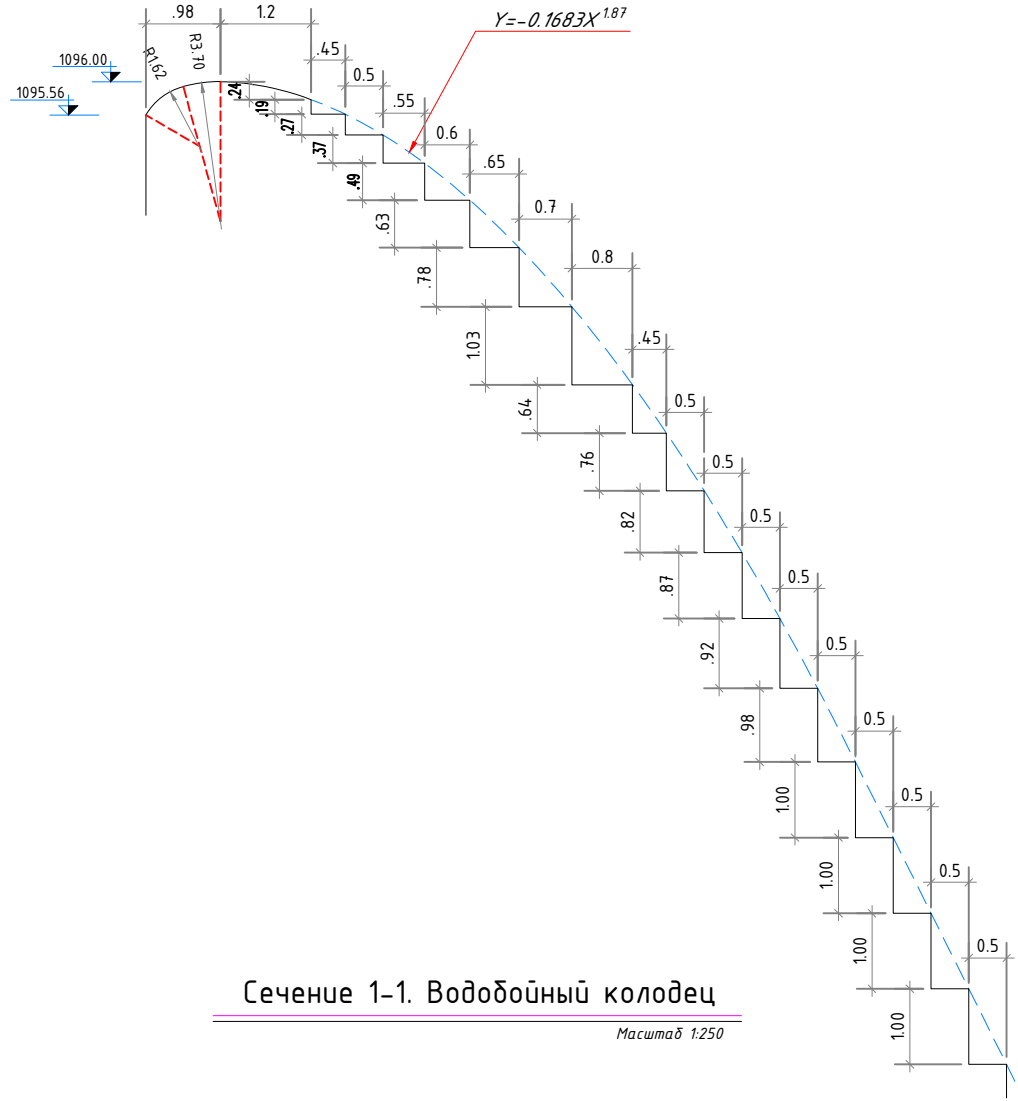


Сечение 1-1. Водобойный колодец

Масштаб 1:250

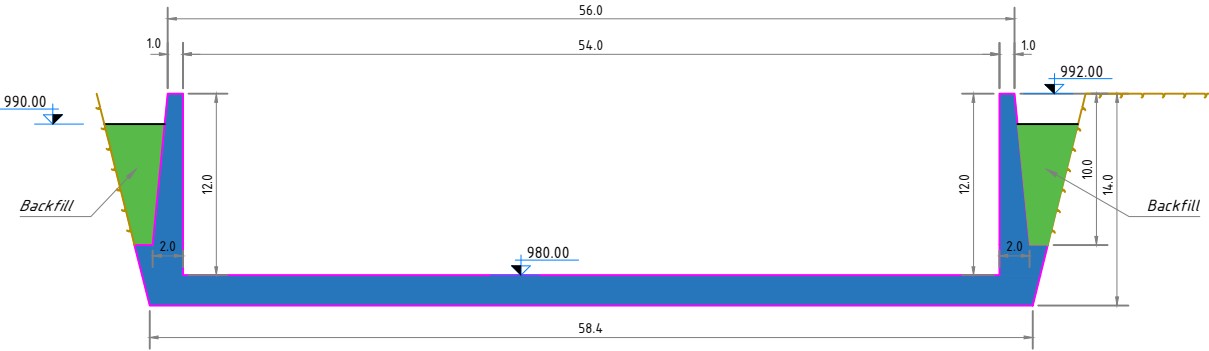

						1921-11-406-Д	ООО "U SUV ALAN"					
						Строительство Пскемской ГЭС на р. Пскем в Бостанлыкском районе Ташкентской области. Вариант с плотинной из укатанного бетона						
Изм.	Кол.уч.	Лист	№ док.	Подпись	Дата	Бетонная плотина RCC. Поверхностный водосброс и отводящий канал			Стадия	Лист	Листов	
Разработал		М.А Karimi			28.04				ДОП	2	4	
Проверил		М.А Karimi			28.04	Ступенчатый переливной водосброс. Геометрические параметры и сечения			АО"ГИДРОПРОЕКТ" Ташкент апрель, 2025			

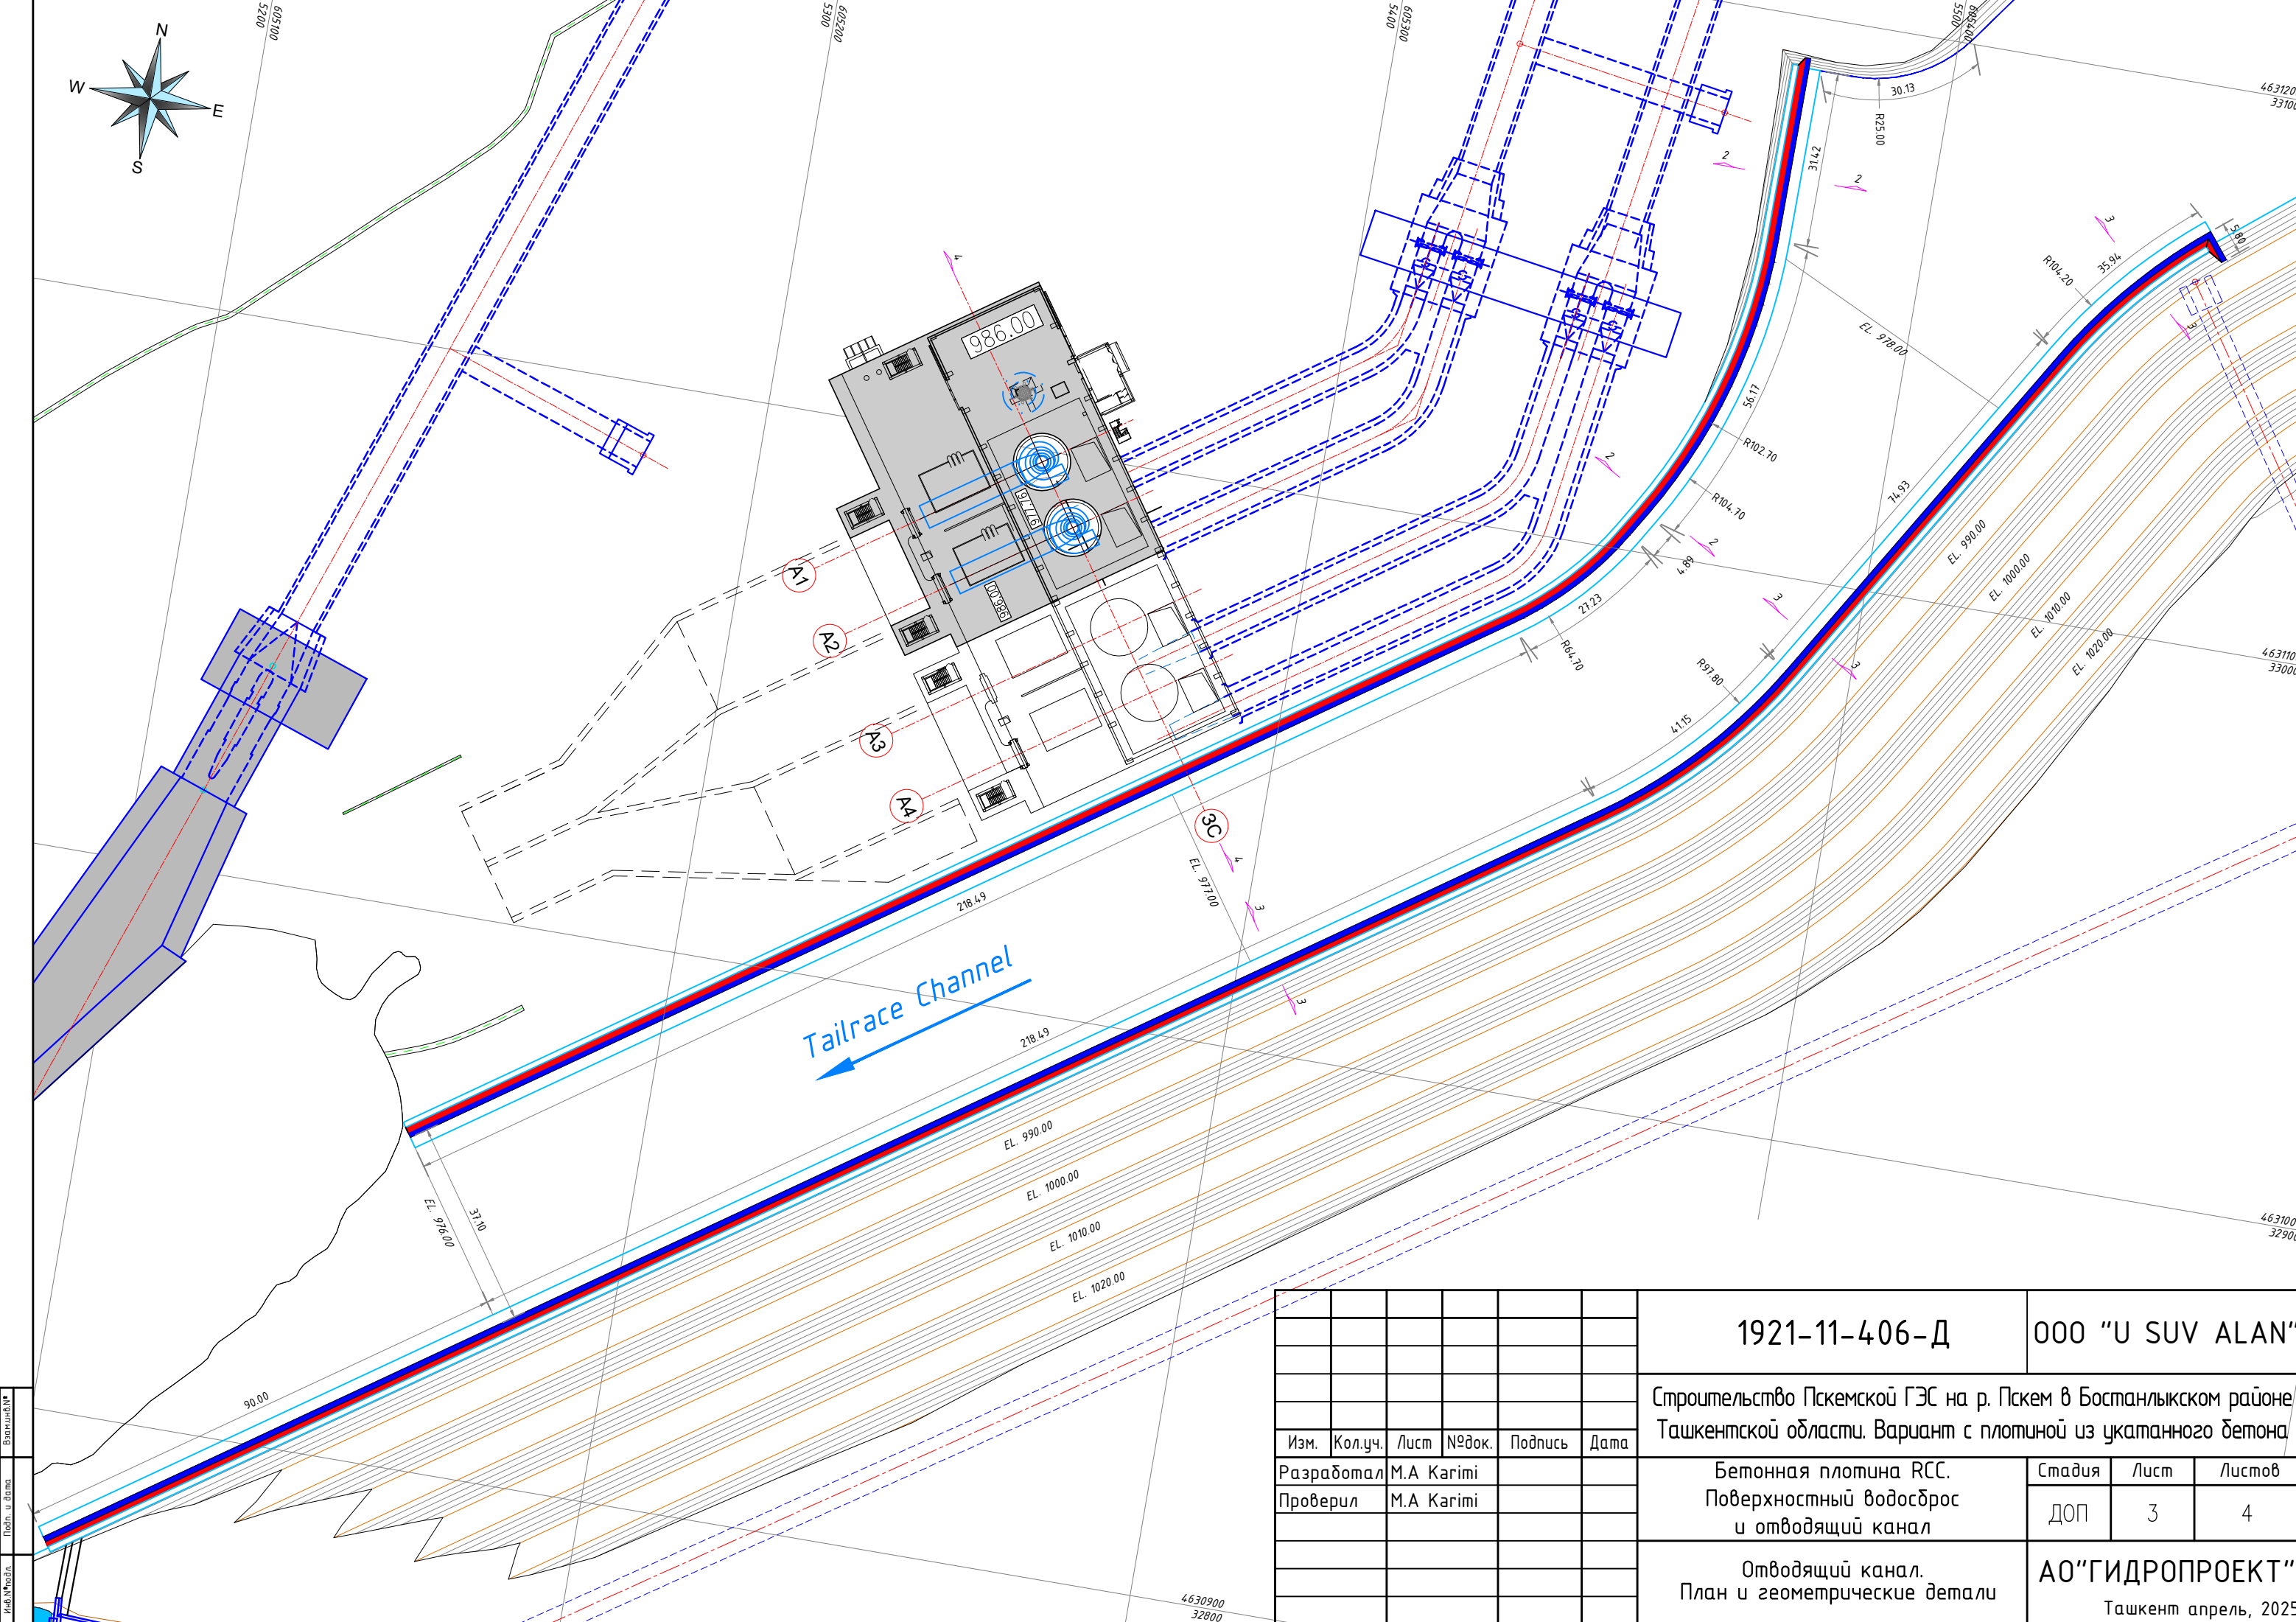


Вариант №1
Подп. и дата
Изд. №1


Изм.	Кол.уч.	Лист	№ док.	Подпись	Дата
Разработал	М.А. Карим				
Проверил	М.А. Карим				

1921-11-406-Д		000 "U SUV ALAN"		
Строительство Пскемской ГЭС на р. Пскем в Бостанлыкском районе Ташкентской области. Вариант с плотиной из укатанного бетона				
Бетонная плотина РСС. Поверхностный водосброс и отводящий канал		Стадия	Лист	Листов
		Доп	3	4
Отводящий канал. План и геометрические детали		АО"ГИДРОПРОЕКТ"		
		Ташкент апрель, 2025		


Машинаδ 1:100

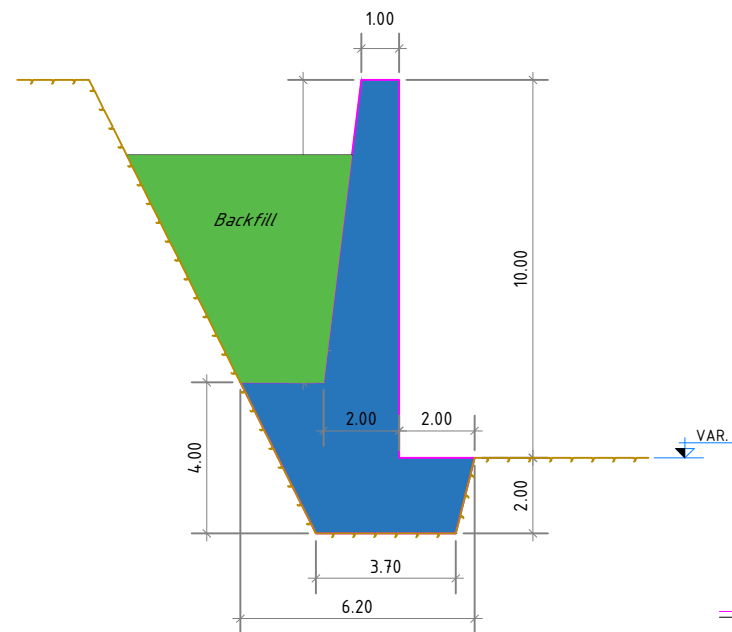

Ματθαῖος 1:100

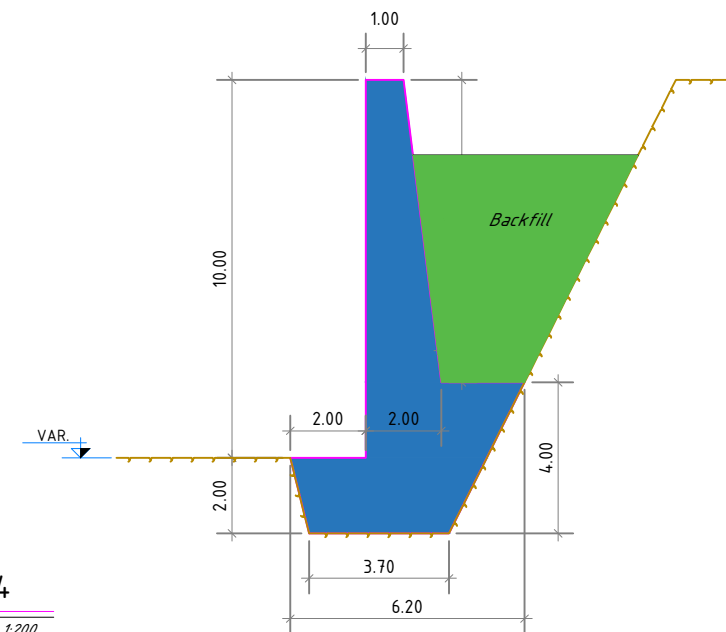

Масштаб 1:200

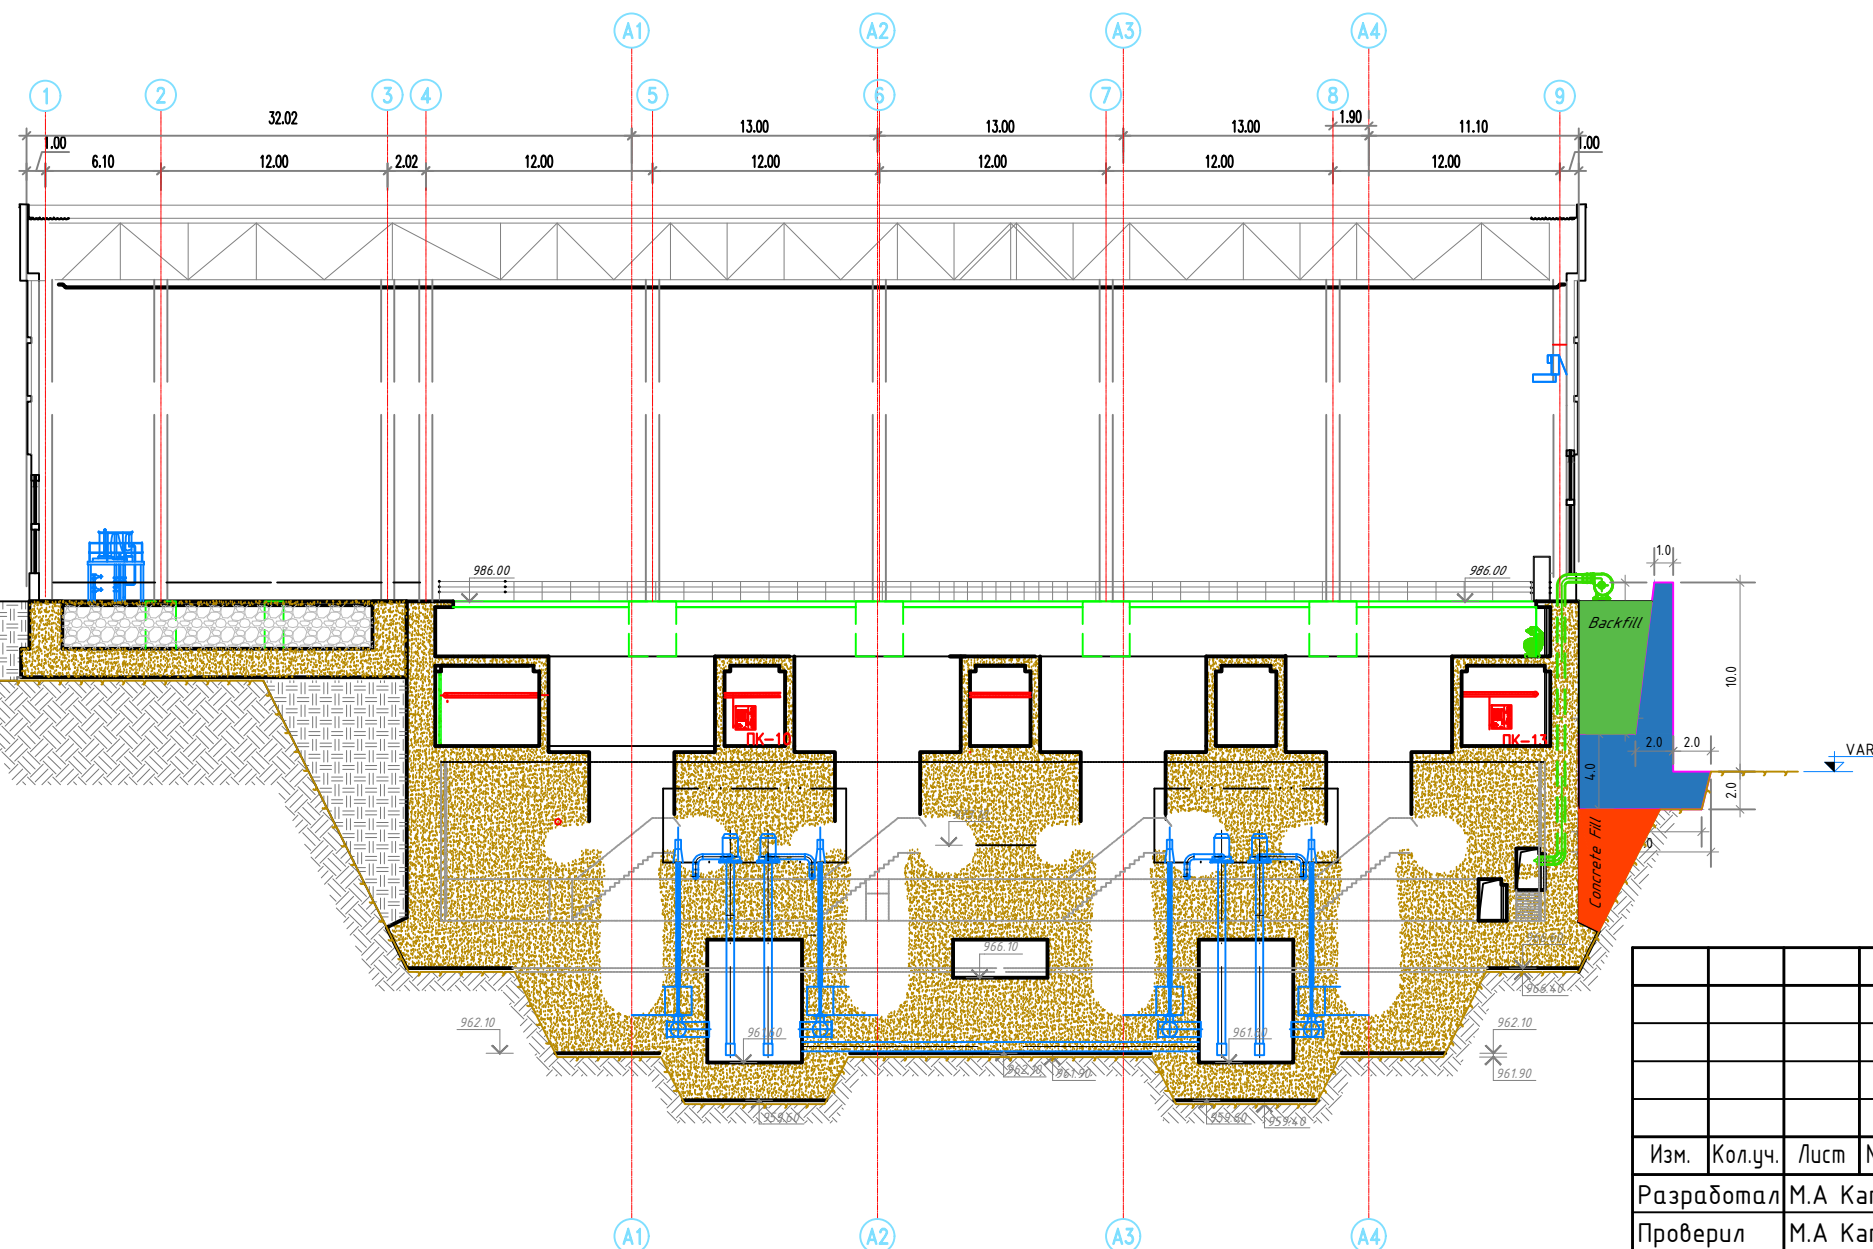

						1921-11-406-Д	ООО "U SUV ALAN"		
						Строительство Пскемской ГЭС на р. Пскем в Бостанлыкском районе Ташкентской области. Вариант с плотиной из укатанного бетона			
Изм.	Кол.уч.	Лист	№ док.	Подпись	Дата				
Разработал	М.А Karimi					Бетонная плотина РСС. Поверхностный водосброс и отводящий канал	Стадия	Лист	Листов
Проверил	М.А Karimi						ДОП	4	4
						Отводящий канал. Сечения	АО"ГИДРОПРОЕКТ" Ташкент апрель, 2025		

Формат